

- Le bombole di GPL devono essere posizionate ad una distanza di almeno 2mt da tombini e pozzetti.


- Le bombole di GPL devono essere posionate ad una distanza di almeno 3mt ad altre installazioni (altre bobole GPL o gruppi elettrogeni)

LEGENDA	LEGENDA SAFETY
112 Banchi commercio 8x4 mt 16 Banchi 3x3 mt espositori/temporanei 22 Banchi 4x3 mt Associazioni 21 Banchi 3x4 associazioni sportive 4 Banchi commerciali 8x4 jolly solo in spunta 8 Associazioni di Volontariato 28 Area Espositive attivita commerciali 3x2 34 Area Espositive attivita commerciali 3x5 3 Area Pompiertopoli 5 Area Esibizioni sportive 6 Area Sframeratino 7 Area Esercitazione CRI 9 Area Istituzionale 10 Capolina Treno 11 Gonfiabili	New Jersey in plastica Area delimitata con transenne e nastro vedo Addeito Antincendio Addeito prestato varco Addeito Supporto volontario Idranti Accesso Mezzi di Soccorso Area di ESODO Percorso Ambulanza Viale XXIV Maggio


COMMERCIO COSI' DIVISO
112 Totale banchi commercio 48 Viale XXIV Maggio 19 Via Cimara + 4 jolly 33 Piazza della Repubblica 6 Via Oberdan 10 Via Primo Levi



PLANIMETRIA PARTE A

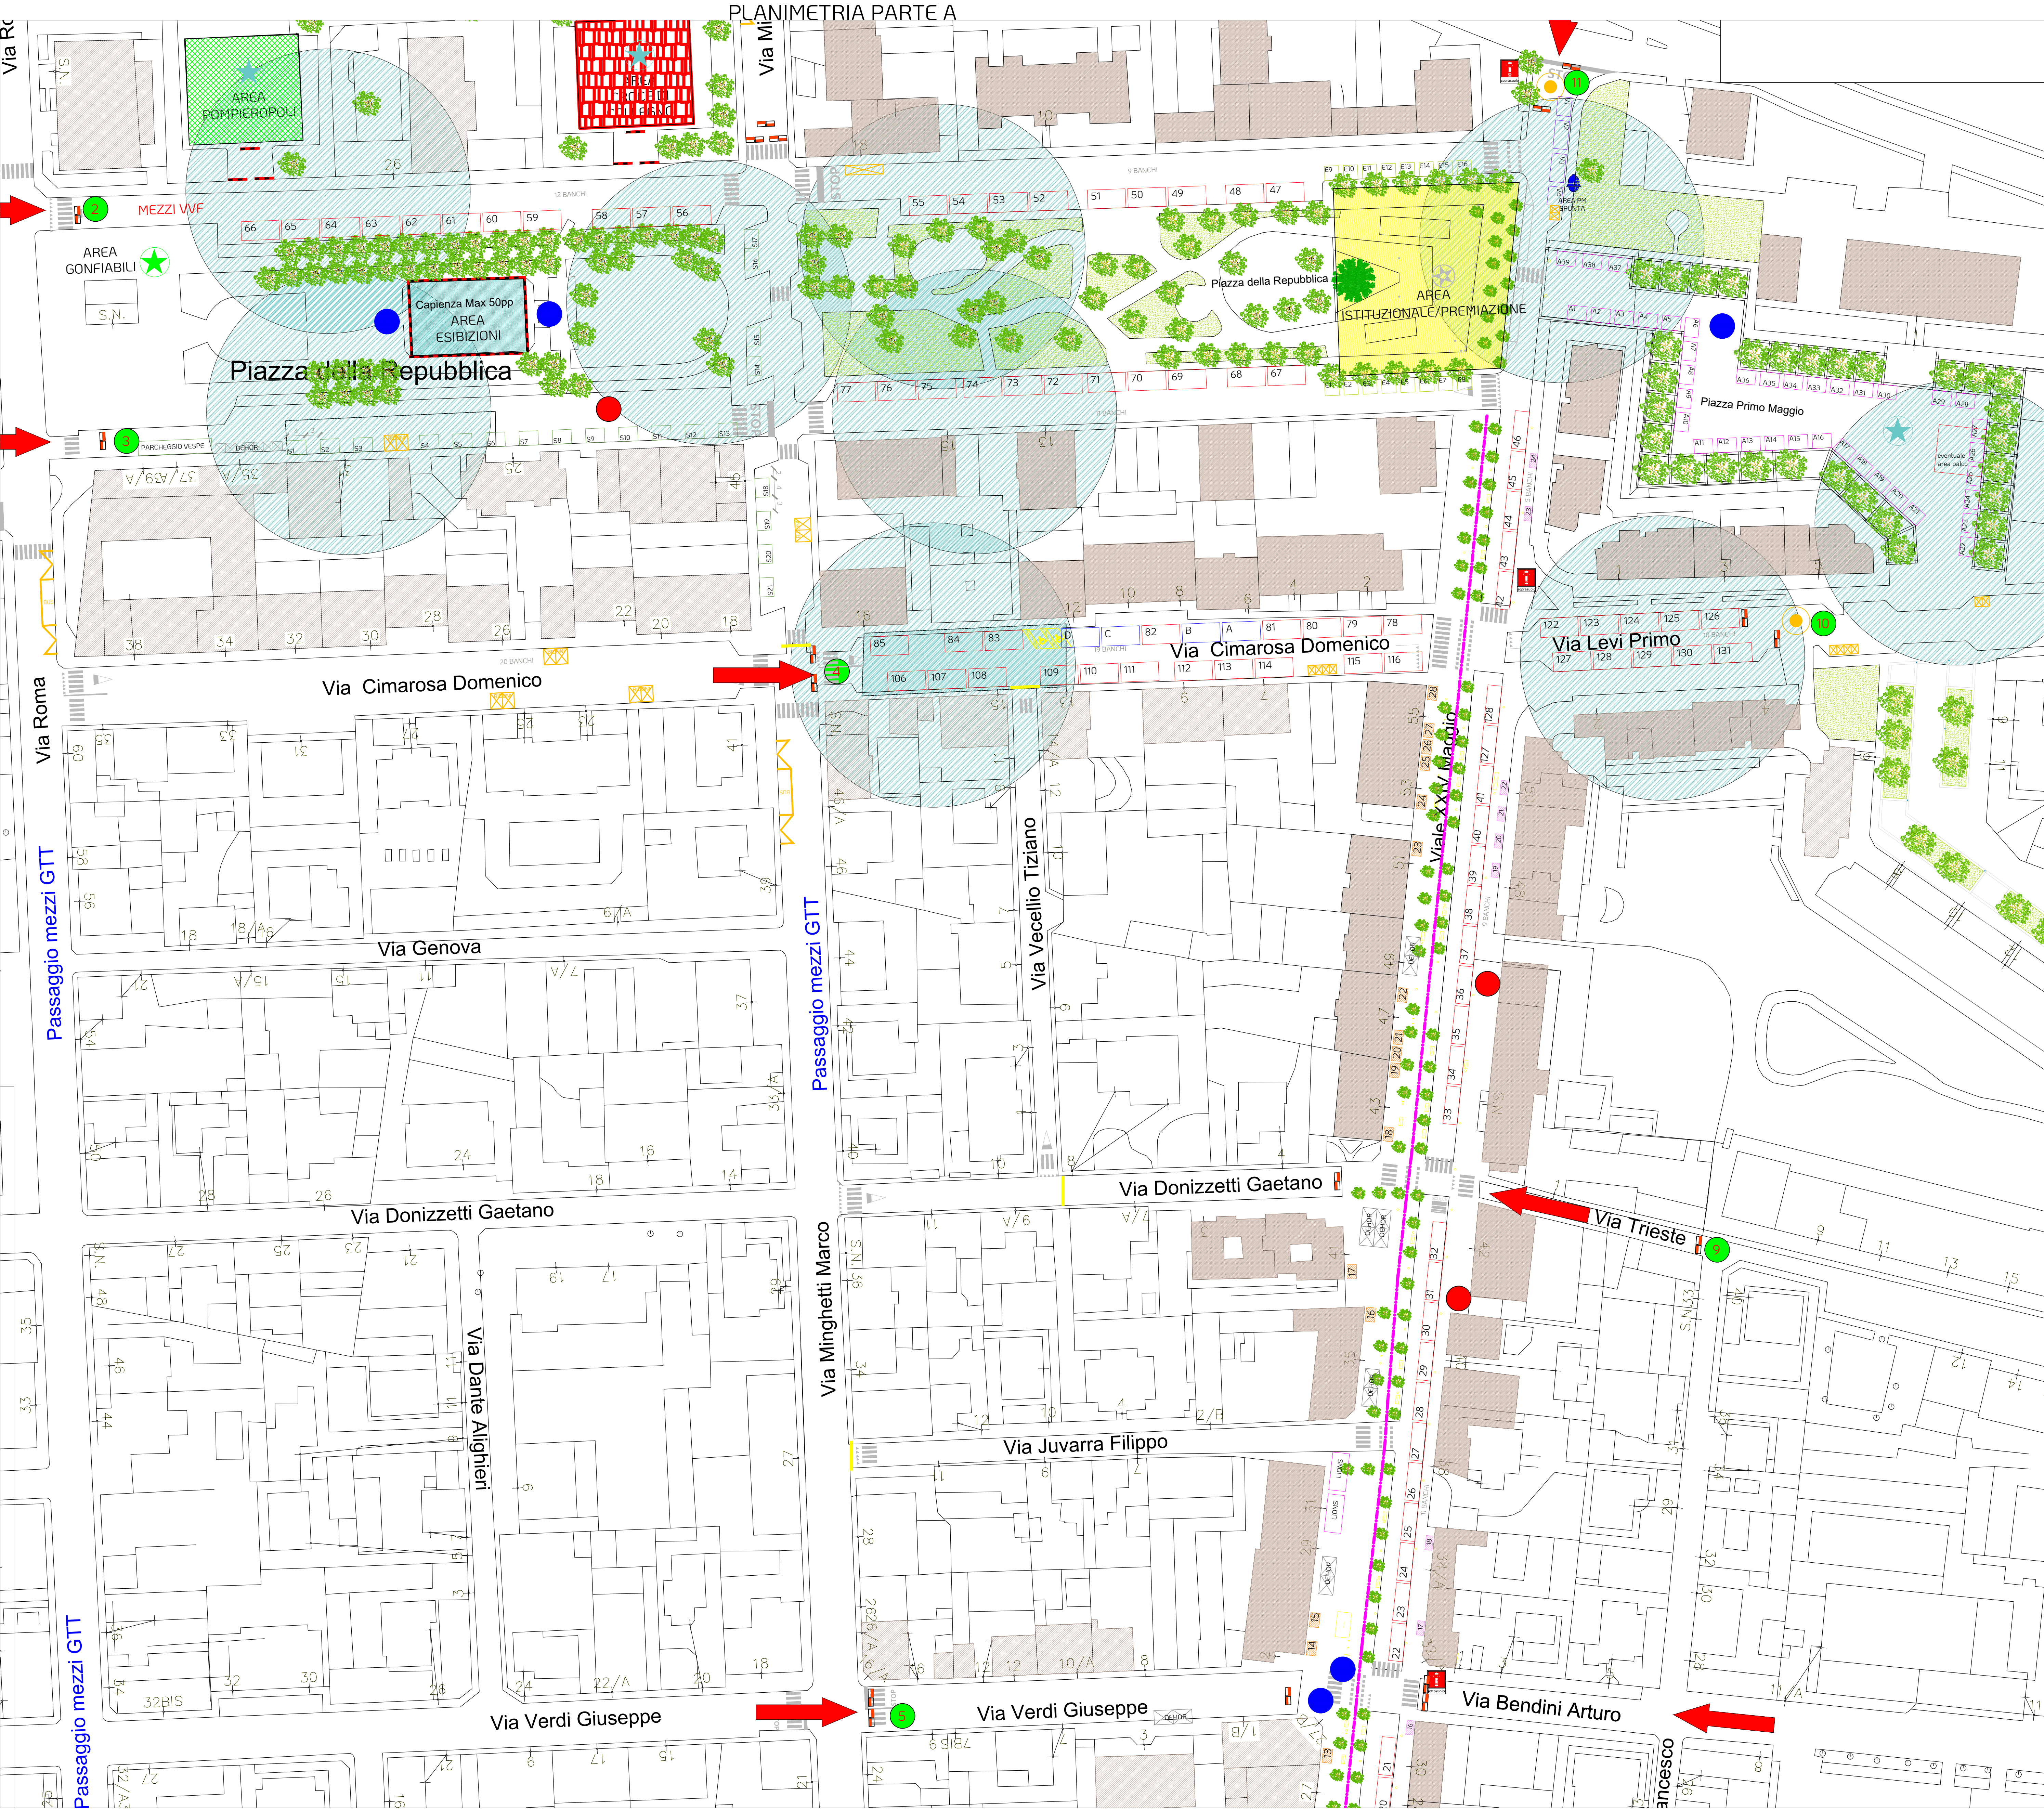

PLANIMETRIA PARTE B

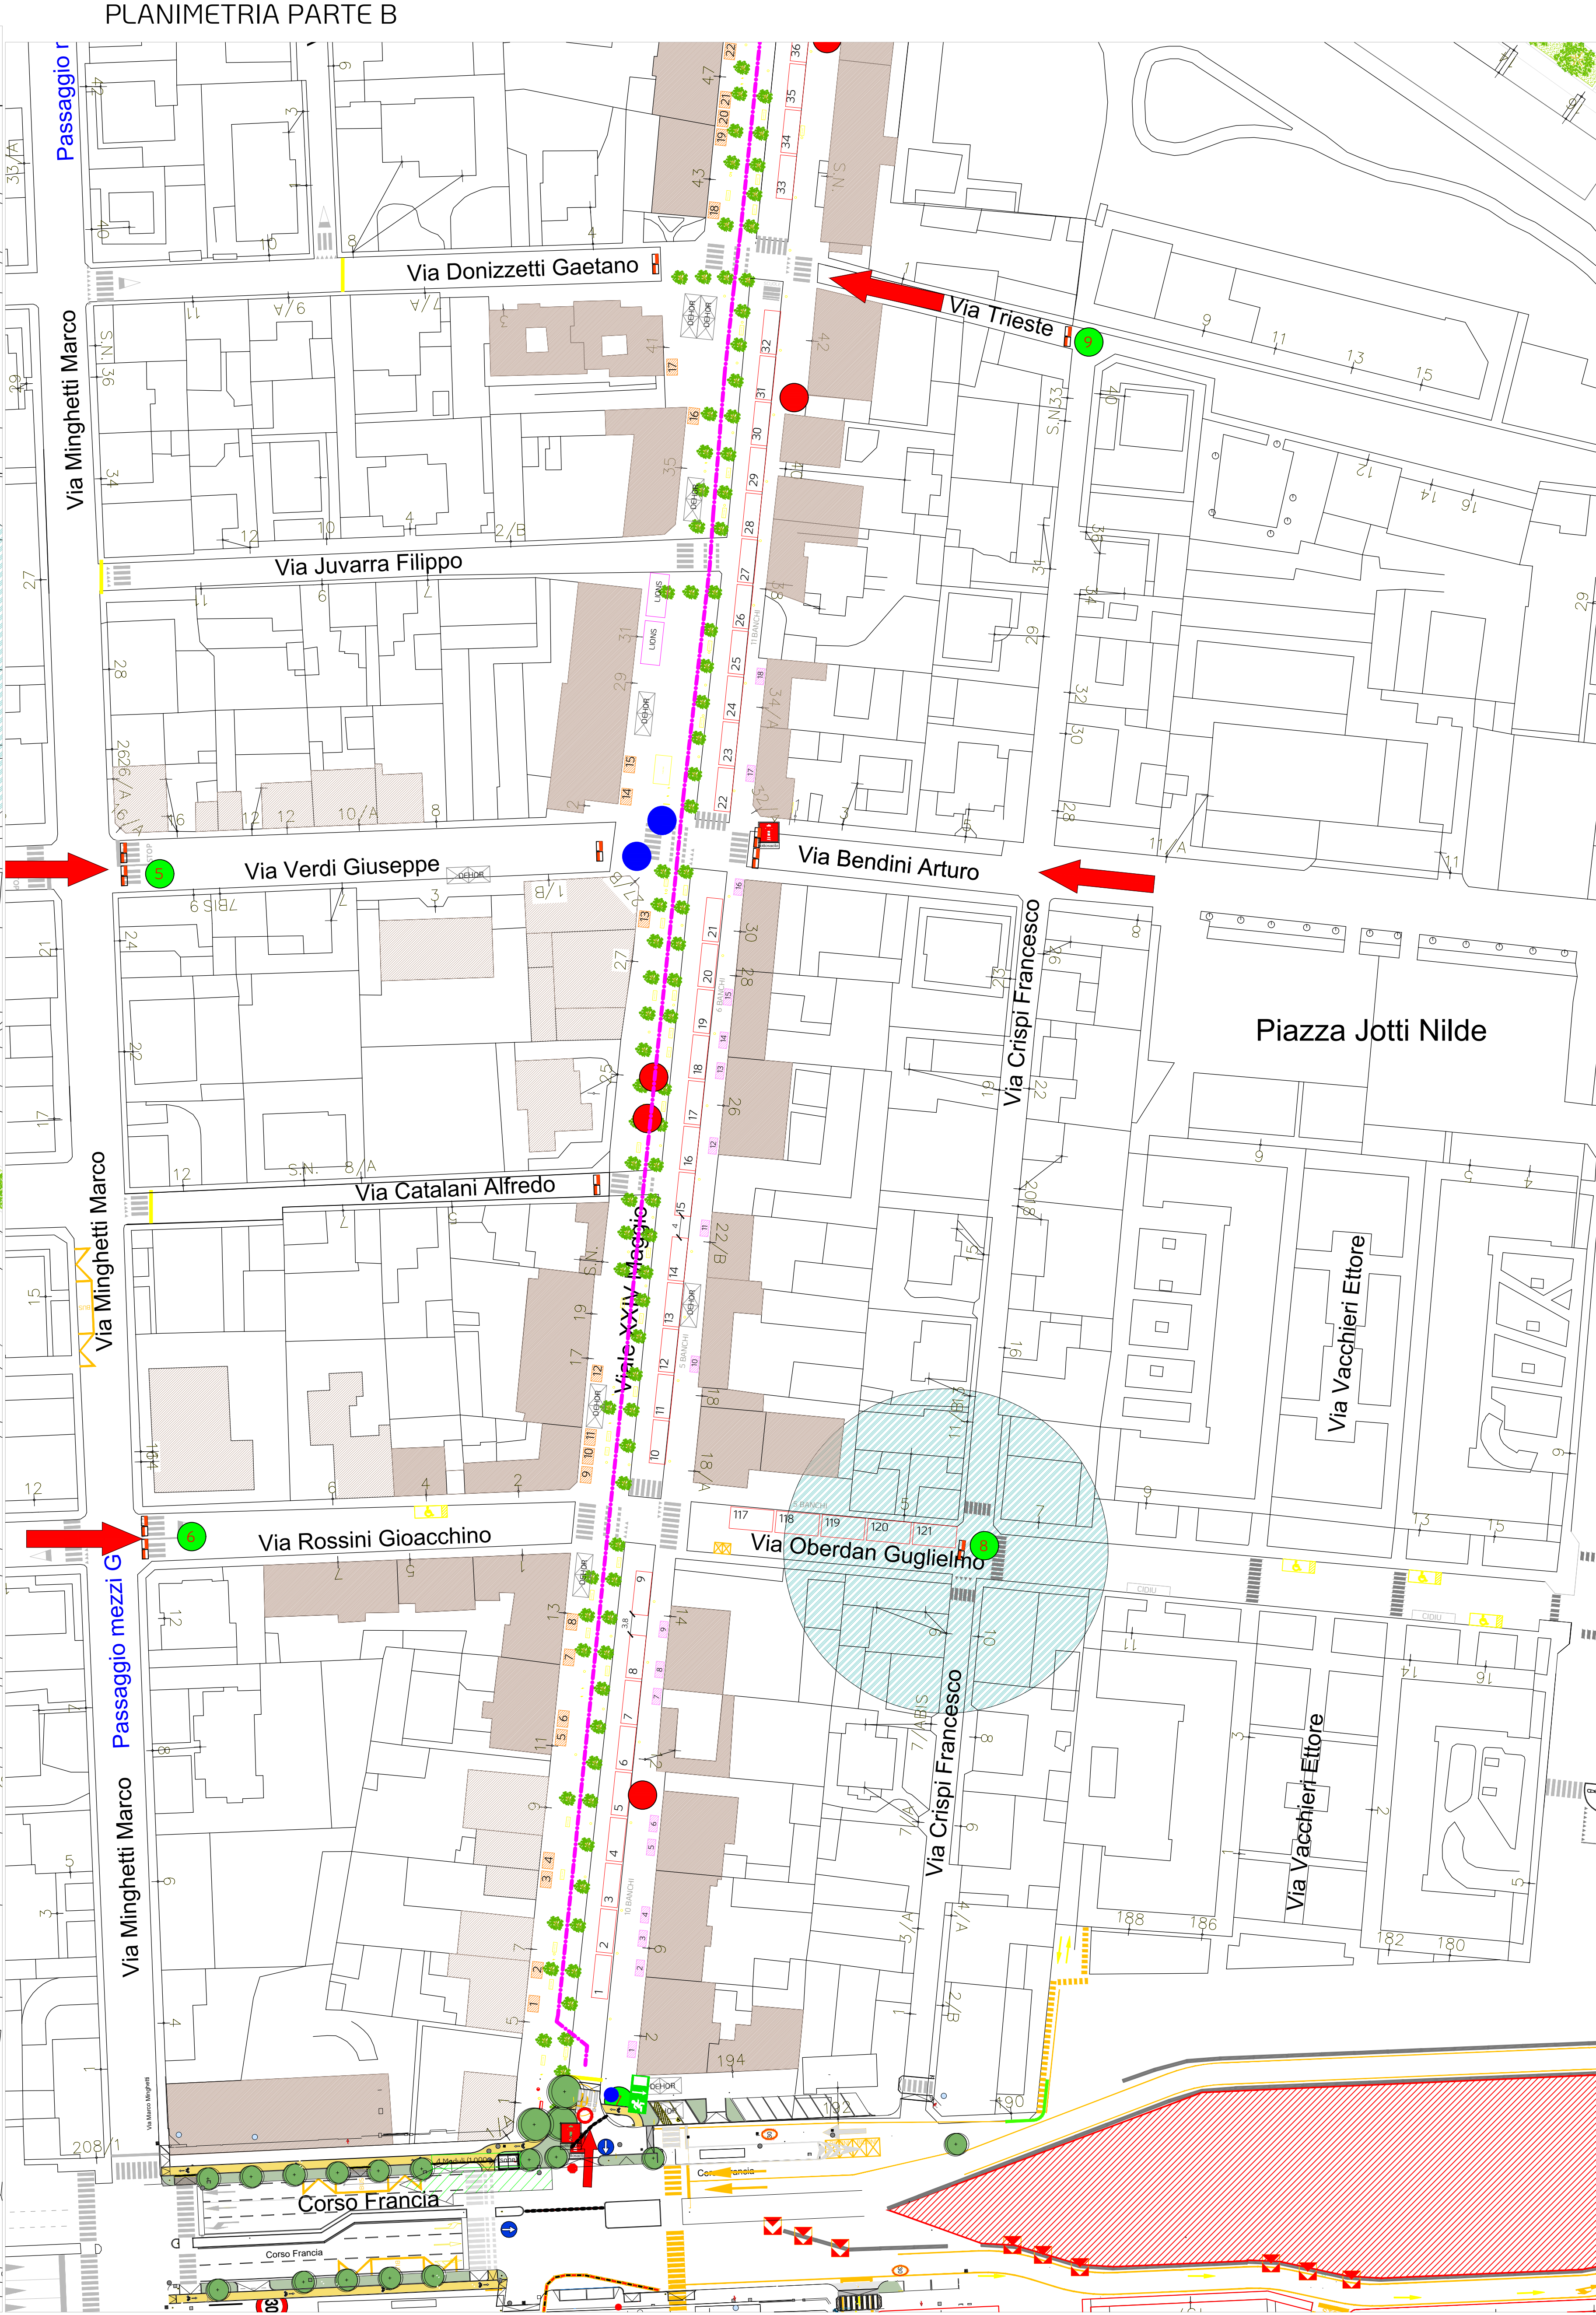

REGIONE PIEMONTE
PROVINCIA DI TORINO
COMUNE DI COLLEGNO

MAT ARCHITETTURA & DESIGN
Corso Susa, 7 - 10098 - Rivoli (TO) - Tel 011.26.31.712
www.architetitmt.it - studio@architetitmt.it

Arch. Michele TODISCO - n°8140 - P.Iva 10203880017
Arch.j. Sara MASELLI - n°8445 - P.Iva 10455480012

Arch. Michele TODISCO Arch.j. Sara MASELLI

Collocazione:
Viale XXIV Maggio e zone limitrofe

ORGANIZZATORE:
Comune Collegno
Ufficio Promozione Attività Economiche

XXXX EDIZIONE
COLLEGNO IN BANCARELLA 2026_rev.01

COLLOCAZIONE DI IMPIANTI GPL NON ALIMENTATI DA
RETE DI DISTRIBUZIONE E DI IMPIANTI SERVITI DA
GRUPPI ELETTROGENI

03/09/2026

scala 1:100

Tav. 2